

Istniejące kanały wentylacyjne oddzielić od archiwum systemowym sufitem podwieszanym EI 60, odpornym na działanie ognia od strony pomieszczenia. W przejściu wywiewu przez sufit zamontować samoczynną klapę przeciwpożarową EIS 60, dopuszczoną do montażu w wybranym systemie sufitu, z dostępem serwisowym.

Zamontować drzwi EI 30 z samozamykaczem i pęczniącą kratką transferową, objętą klasyfikacją ogniową całego zestawu drzwiowego. Powierzchnię czynną kratki dobrać do wymaganego strumienia powietrza. Wszystkie zabezpieczenia wykonać zgodnie z dokumentacją systemową producentów.

0.8	ARCHIWUM
11,62m2	posadzka żywiczna

0.2	KORYTARZ
27,57m2	posadzka żywiczna

0.9	TOALETA OGÓLNODOSTĘPNA
7,87m2	posadzka żywiczna

0.11	POM. GOSP.
3,88m2	posadzka żywiczna

0.10	ROZDZIELNIA
11,01m2	posadzka żywiczna

0.15	MYJNIA OBUWIA
11,85m2	posadzka żywiczna

0.13	JADALNIA
28,66m2	posadzka żywiczna

0.5	SZATNIA BRUDNA DAMSKA
21,54m2	posadzka żywiczna


0.3	SZATNIA CZYSTA DAMSKA
19,75m2	posadzka żywiczna

0.6	MAGAZYN
14,24m2	posadzka żywiczna


0.7	KOTŁOWNIA
13,79m2	posadzka żywiczna

0.4	ŁAZIENKA DAMSKA
19,55m2	posadzka żywiczna

0.14	SCHOWEK
2,41m2	posadzka żywiczna

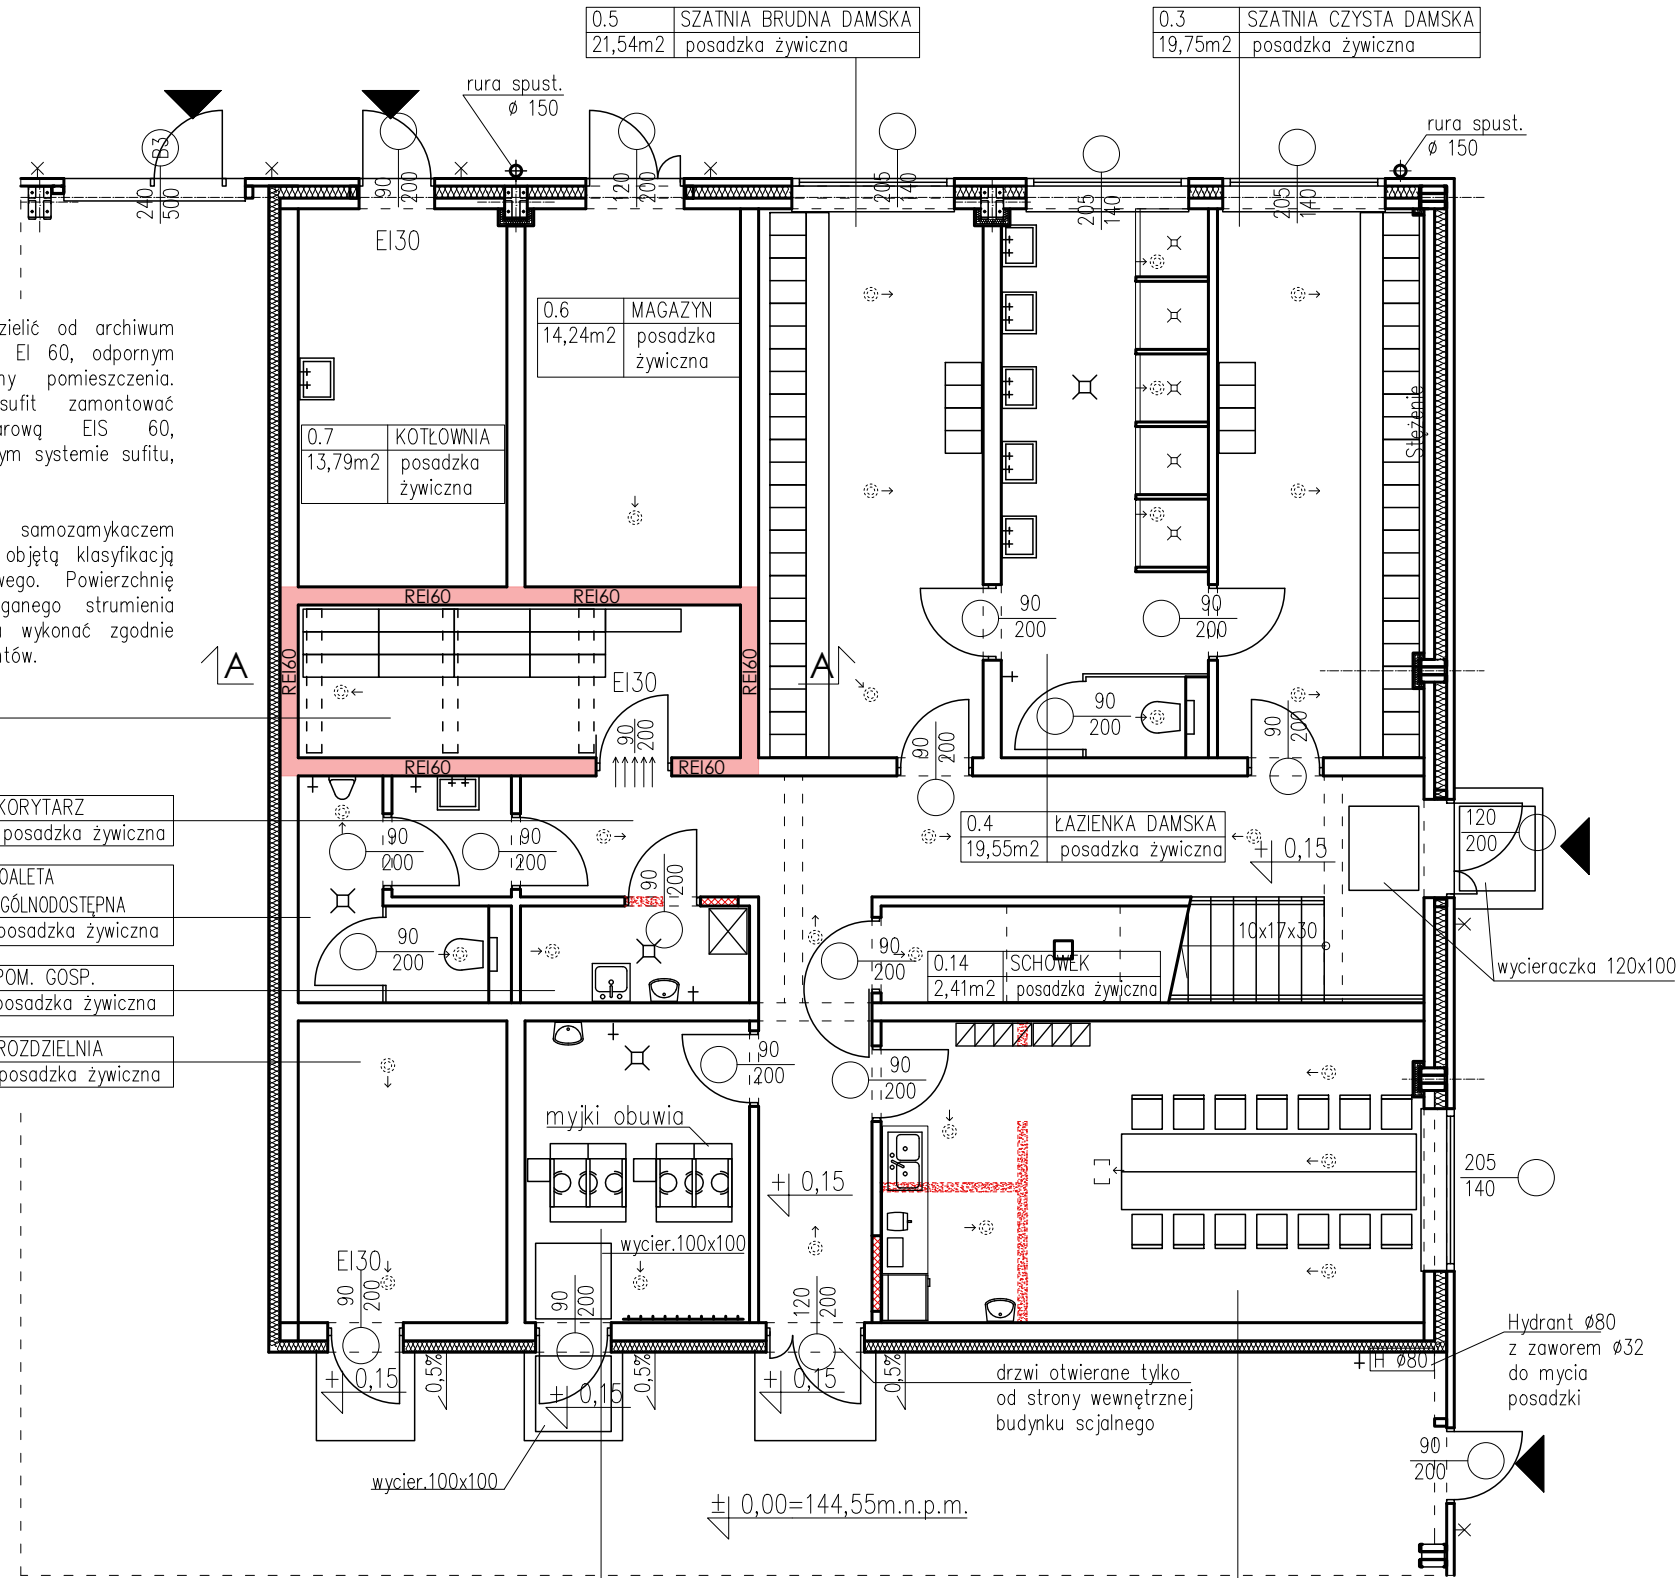

 - ŚCIANY ISTNIEJĄCE
- ŚCIANY PROJEKTOWANE, ZAMUROWANIA
- WYBURZENIA
- WYWIEW POWIETRZA
- NAWIEW POWIETRZA



Rysunek rozpatrywać łącznie z pozostałymi rysunkami projektu. Nie należy odmierzać wymiarów z rysunku, ani też używać rysunku jako szablonu. Przed przystąpieniem do prac budowlanych wszystkie wymiary należy sprawdzić w naturze. W przypadku stwierdzenia niezgodności należy zwrócić się do projektanta.

PRACOWNIA PROJEKTOWA
mgr inż. Marek Buko
11-500 Giżycko, ul. Sportowa 15

NAZWA I ADRES INWESTYCJI
REMONT I PRZEBUDOWA POMIESZCZEŃ
W BUDYNKU SOCJALNYM W HALI SORTOWNI
ORAZ W BUDYNKU PORTIERNI / WAGI
ZAKŁADU UNIESZKODLIWIANIA ODPADÓW
KOMUNALNYCH SPYTKOWO Sp. z o.o.
dz. nr ewid. 350/14, 350/26, Spytkowo 69, gmina Giżycko

INWESTOR Zakład Unieszkodliwiania Odpadów
Komunalnych Spytkowo Sp. z o.o.
Spytkowo 69, 11-500 Giżycko

TYTUŁ RYSUNKU
RZUT PARTERU

PROJEKTANT mgr inż. Marek Buko PODPIS

BRANŻA / ETAP ARCHITEKTURA
PROJEKT TECHNICZNY
SKALA 1:50
DATA 09.2026
NR RYS. A1